


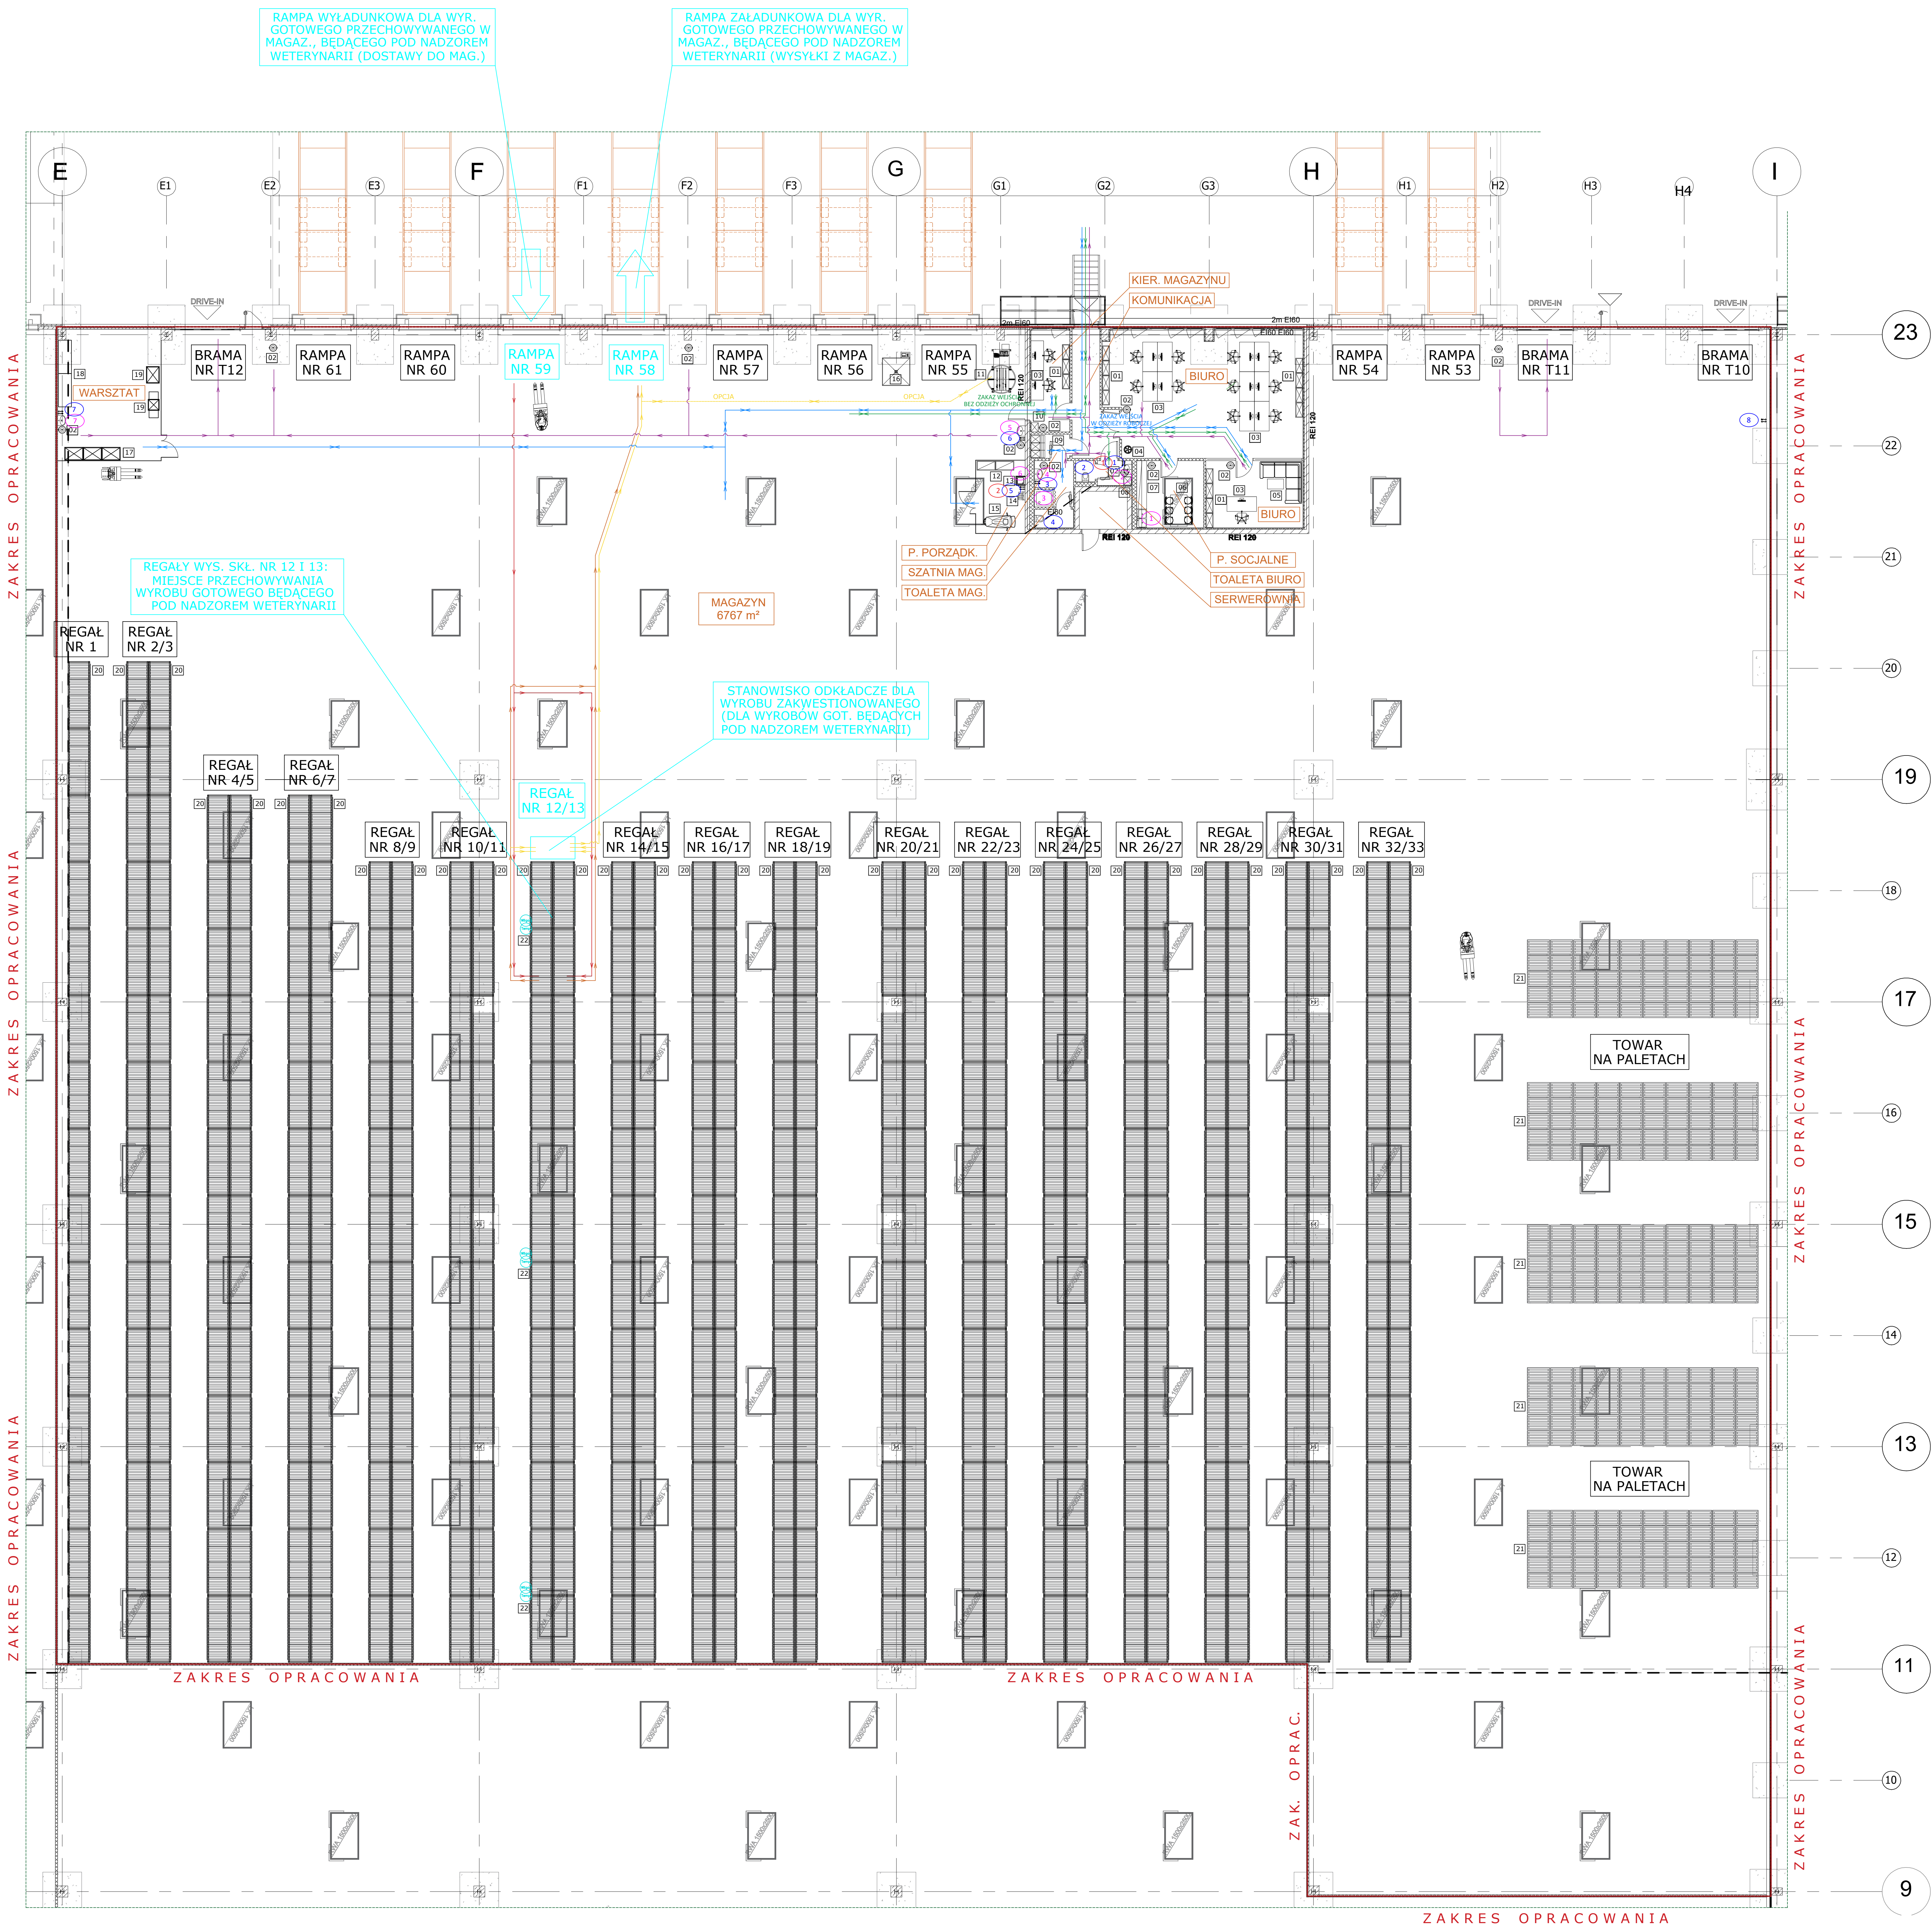

WYKAZ WYPOSAŻENIA TECHNOLOGICZNEGO:

- 01 SZAFKA BIUROWA
- 02 POJEMNIK NA ODPADY
- 03 BIURKO
- 04 WIESZAK
- 05 ZESTAW WYPOCZYNKOWY
- 06 STÓŁ Z KRZESŁAMI
- 07 ZESTAW AGD ZE ZŁEWEM I UMYWALKĄ
- 08 SZAFKA PORZĄDKOWA (DŁA CZ. BIUROWEJ)
- 09 SZAFKA UBRANIOWA Z ŁAWCZKĄ SZATNIOWĄ
- 10 SZAFKA NA ODZIEŻ OCHRONNĄ (BIURO, GOSPODARSTWO, ...)
- 11 OWIĄZKA PALET
- 12 REGAŁ NA SPRZĘT PORZĄDKOWY I CHEMIE (DŁA MAGAZYNU)
- 13 ZŁEW PORZĄDKOWY
- 14 DOZOWNIK CHEMII
- 15 MASZYNA DO POSADZEK
- 16 WAGA
- 17 SZAFKA WARSZTATOWA
- 18 STANOWISKO WARSZTATOWE
- 19 URZĄDZENIA WARSZTATOWE
- 20 REGAŁ WYSOKIEGO SKŁADOWANIA
- 21 PALETA
- 22 MIEJSCE POMIARU TEMP./ WILGOTNOŚCI

LEGENDA

PUNKTY POBORU WODY

- PUNKT POBORU WODY ZMIESZANEJ
- PUNKT POBORU WODY ZIMNEJ ZE ZŁĄCZKA DO WĘZA
- PUNKT POBORU WODY CIEPLEJ ZE ZŁĄCZKA DO WĘZA

DROGI

- DROGA PRACOWNIKÓW MAGAZYNOWYCH
- DROGA PRACOWNIKÓW BIUROWYCH
- DROGA WYROBU GOTOWEGO PRZED PRZECIHOWYWIANIEM
- DROGA WYROBU GOTOWEGO PO PRZECIHOWYWIANIU
- DROGA ODPADÓW KOMUNALNYCH
- DROGA WYROBU NIEZGODNEGO (KAT. 3)

Opracowanie
PROJEKT TECHNICZNY

Branża
TECHNOLOGIA

Nazwa projektu


Nazwa rysunku:
MAGAZYN W BUDYNKU "3" - RZUT

Nr rys.:
T1


Skala:
1:100

Data:


PROJEKTANT:
Podpis

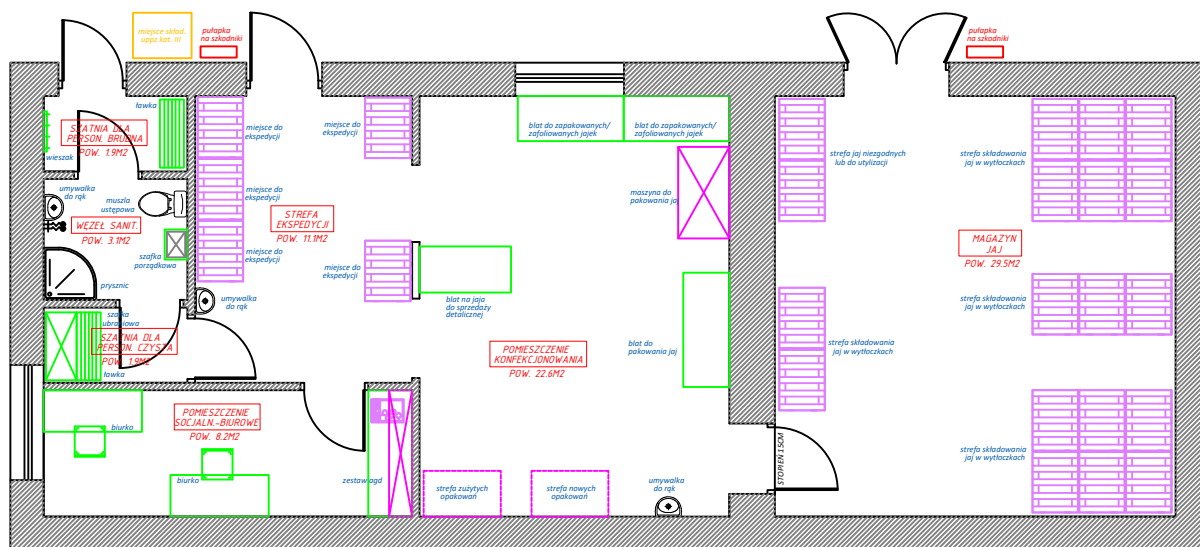

Opracowanie PROJEKT TECHNICZNY		Branża TECHNOLOGIA	
Nazwa projektu			
Nazwa rysunku: RZUT POZIOMU "0" - TECHNOLOGIA			
Nr rys.: T1		Skala	Data
		1:100	
PROJEKTANT:		Podpis	

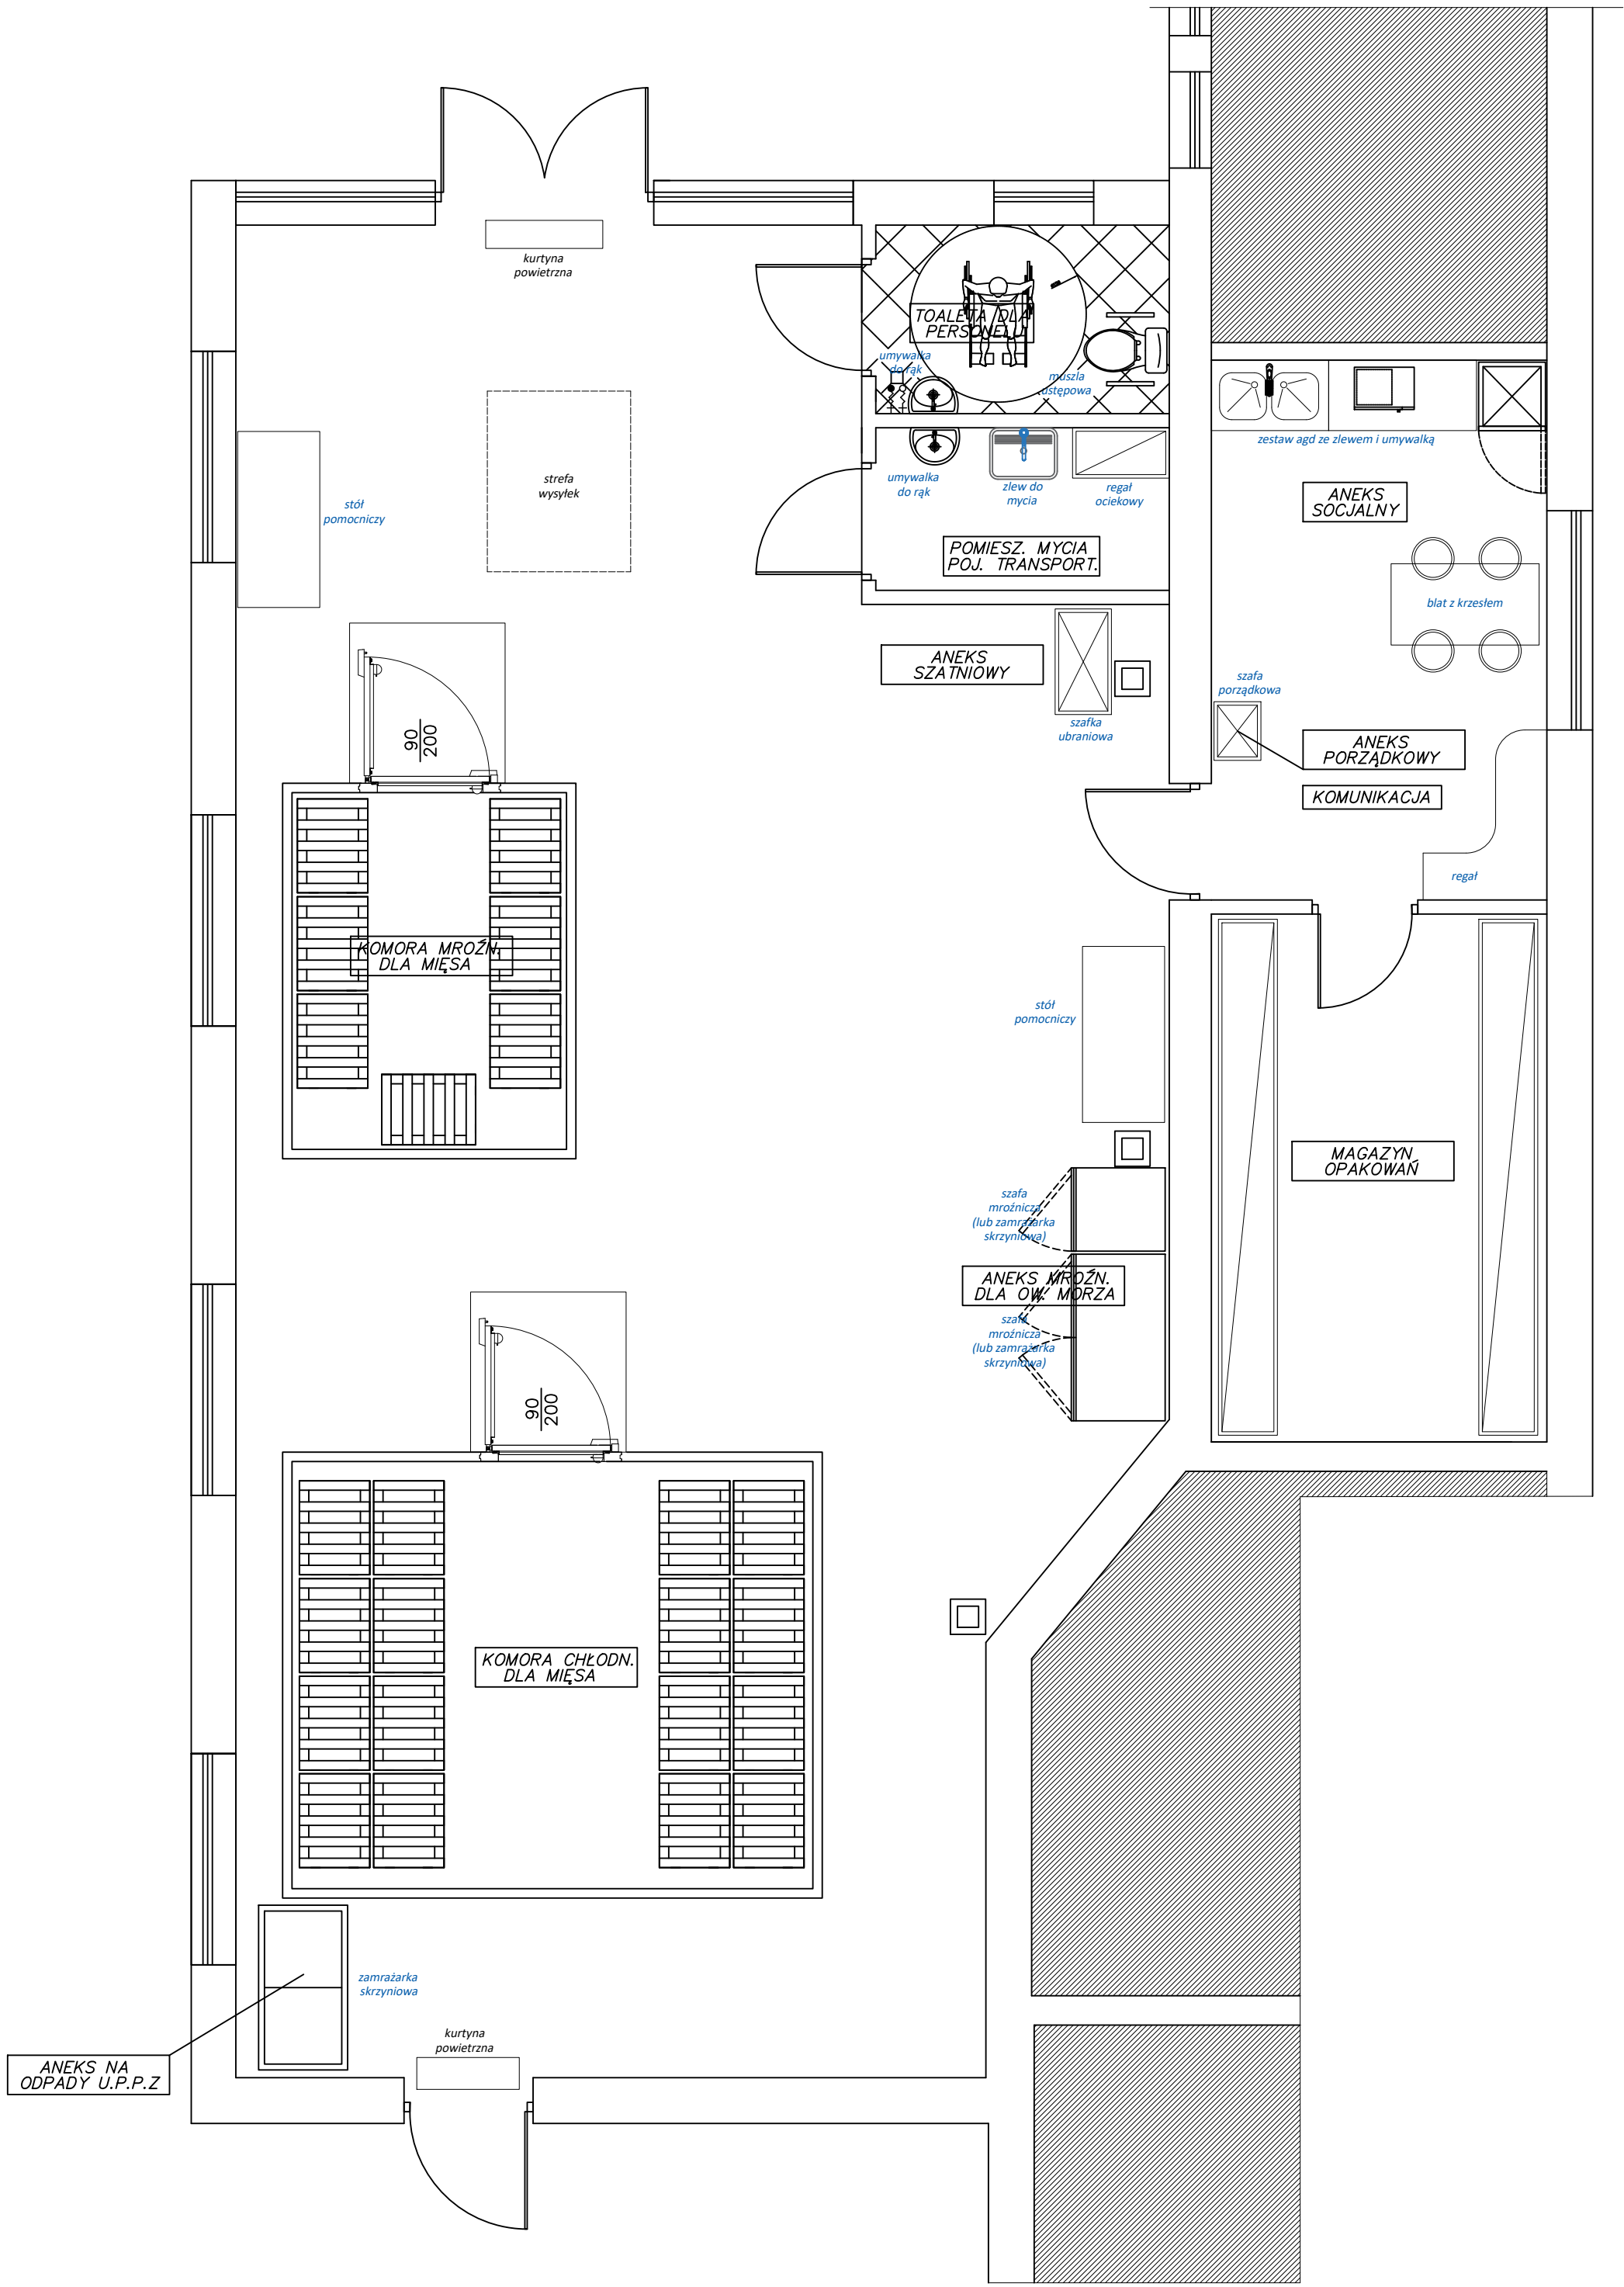

Opracowanie PROJEKT TECHNICZNY		Branża TECHNOLOGIA
Nazwa projektu		
Nazwa rysunku: TECHNOLOGIA LOKALU - RZUT PARTERU		
Nr rys.: T1	Skala 1:50	Data
PROJEKTANT:	Podpis	

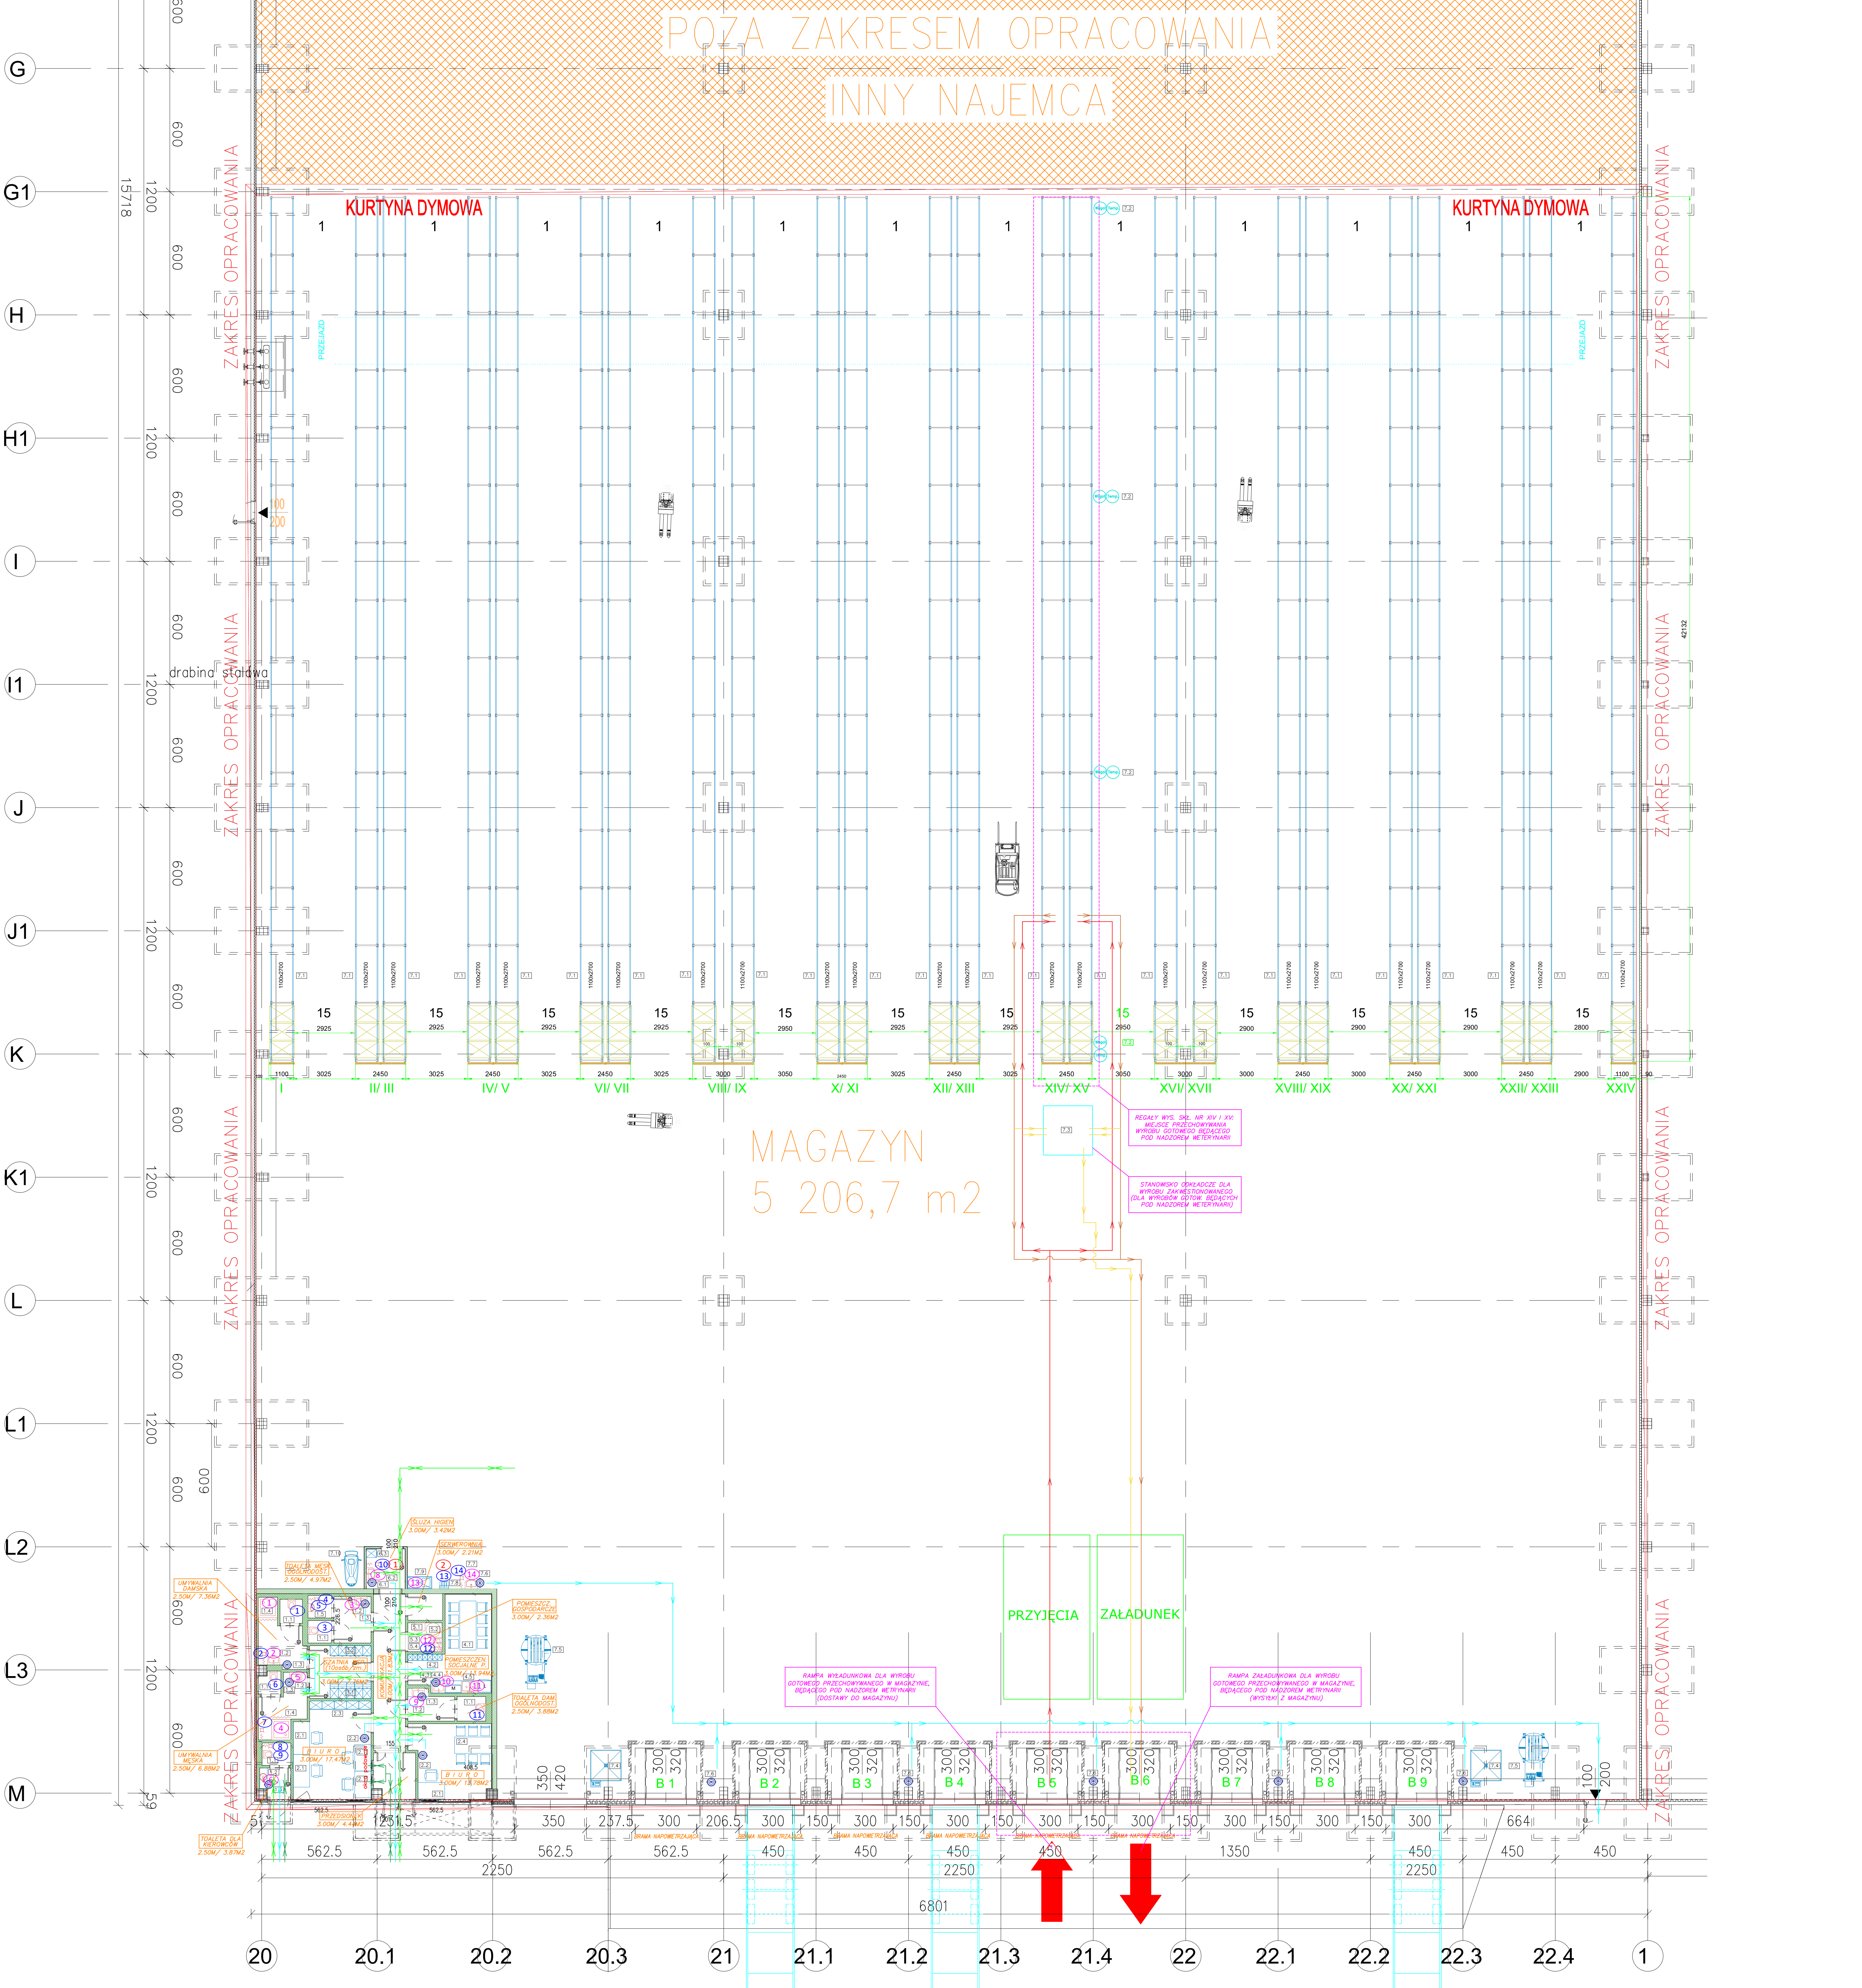

WYKAZ WYPOSAŻENIA TECHNOLOGICZNEGO:


- 1.1 MIEJSCA
- 1.2 UMYSŁOWA
- 1.3 KOSZ NA ODPADY
- 1.4 PRZYSTANIE
- 1.5 PISUAR
- 2.1 BIURO
- 2.2 KOSZ NA ODPADY
- 2.3 SZAFKA BIUROWA
- 2.4 STÓŁ Z KRZESŁAMI
- 3.1 SZAFKA UBRANIOWA Z LAWECZKĄ
- 3.2 SZAFKA UBRANIOWA
- 3.3 KOSZ NA ODPADY
- 4.1 STÓŁ Z KRZESŁAMI
- 4.2 SZAFKA ŚNIADANIOWA
- 4.3 KOSZ NA ODPADY
- 4.4 UMYSŁOWA
- 4.5 ZESTAW AGD ZE ZŁEWEM + WYPOSAŻENIEM AGD
- 5.1 KOCIOŁ
- 5.2 ZACIOBNIK C.W.U.
- 5.3 ZŁEW GOSPODARCY
- 5.4 POJĄKA NA CHEMIE I SPRZ. PORZĄDKOWY + WIESZAKI
- 6.1 KOSZ NA ODPADY
- 6.2 UMYSŁOWA
- 6.3 SZAFKA NA ODDZIEŻ OCHRONNĄ JEDNORĘZOWĄ
- 7.1 REGAŁY WYSOKIEGO SKŁADOWANIA
- 7.2 MIEJSCE POMIARU TEMPERATURY ORAZ WILGOTNOŚCI
- 7.3 POJEMNIKI ZAMYKANE NA WYRÓB NIEZGODNY
- 7.4 WAGA
- 7.5 OMIARKA PALET
- 7.6 KOSZ NA ODPADY
- 7.7 UMYSŁOWA
- 7.8 DODATKOWE CHEMIE
- 7.9 SZAFKA PORZĄDKOWA ZE ZŁEWEM
- 7.10 MIEJSCE POSTOJU MASZYN DO CZYSZCZENIA PODŁOG

LEGENDA


- PUNKTY POBORU WODY**
- 3 PUNKT POBORU WODY ZMIESZANEJ
 - 8 PUNKT POBORU WODY ZIMNEJ ZE ZŁĄCZKĄ DO WĘZA
 - 1 PUNKT POBORU WODY CIEPLEJ ZE ZŁĄCZKĄ DO WĘZA
- DROGI**
- DROGA PRACOWNIKÓW
 - DROGA DOSTAWCÓW (KIEROWCÓW)
 - DROGA WYROBU GOTOWEGO PRZED PRZECZYSZCZANIEM
 - DROGA WYROBU GOTOWEGO PO PRZECZYSZCZANIU
 - DROGA ODPADÓW KOMUNALNYCH
 - DROGA WYROBU NIEZGODNEGO (KAT. 3)

± 0,00= 1,2m n.p.m.

SCHEMAT :

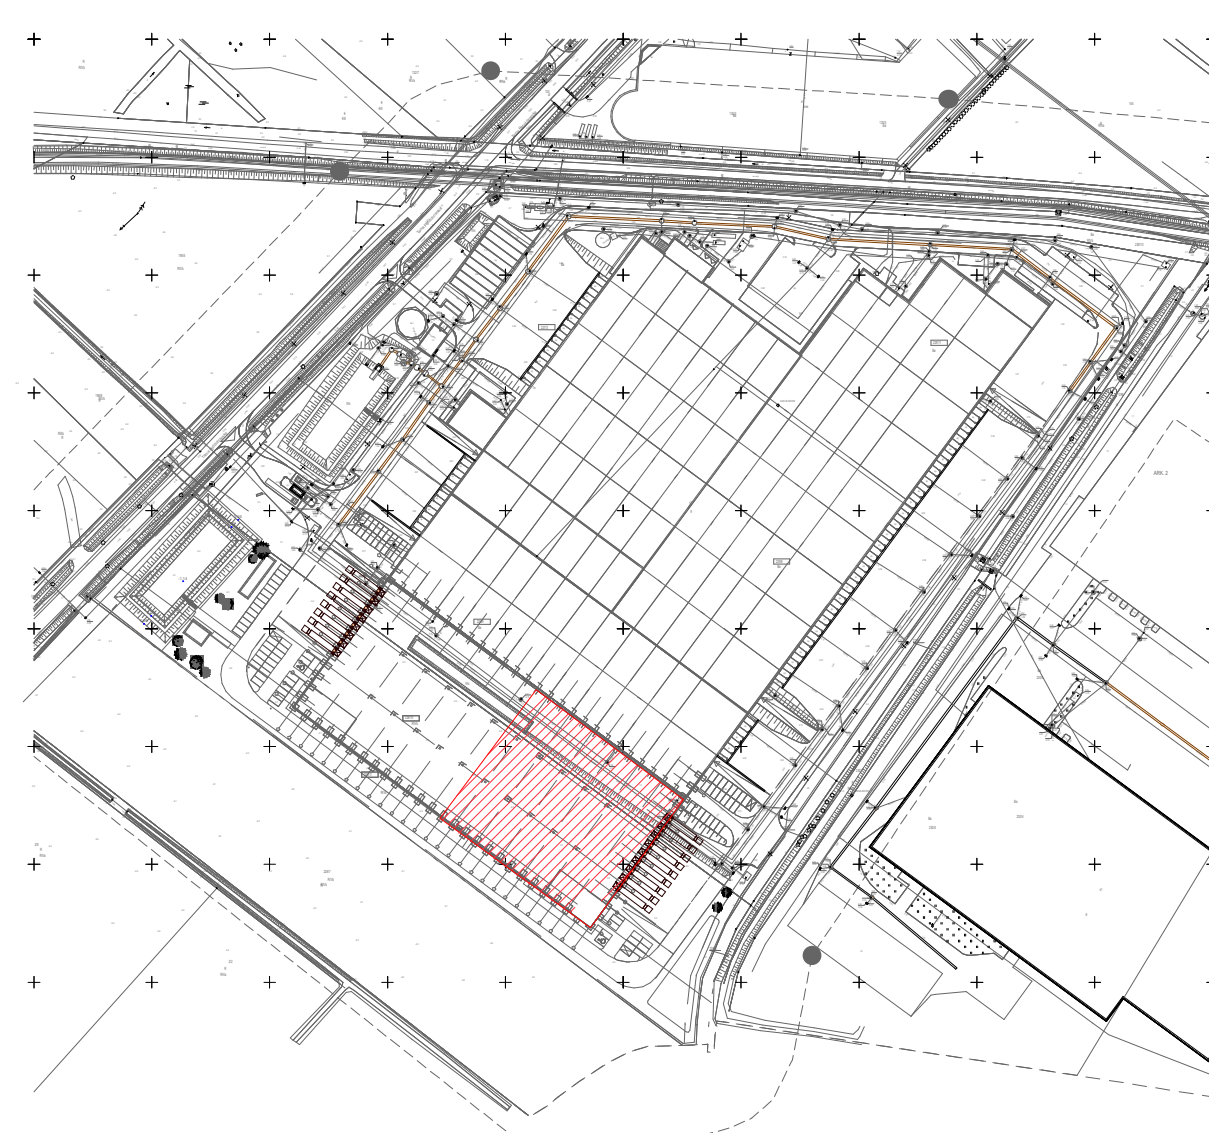

Opracowanie		Branża
PROJEKT TECHNICZNY		TECHNOLOGIA
Nazwa projektu		
Nazwa rysunku:		
TECHNOLOGIA - RZUT KONDYGNACJI "0" (ETAP II - DOCELOWY)		
Nr rys.:	Skala	Data
T1	1:100	
PROJEKTANT:	Podpis	

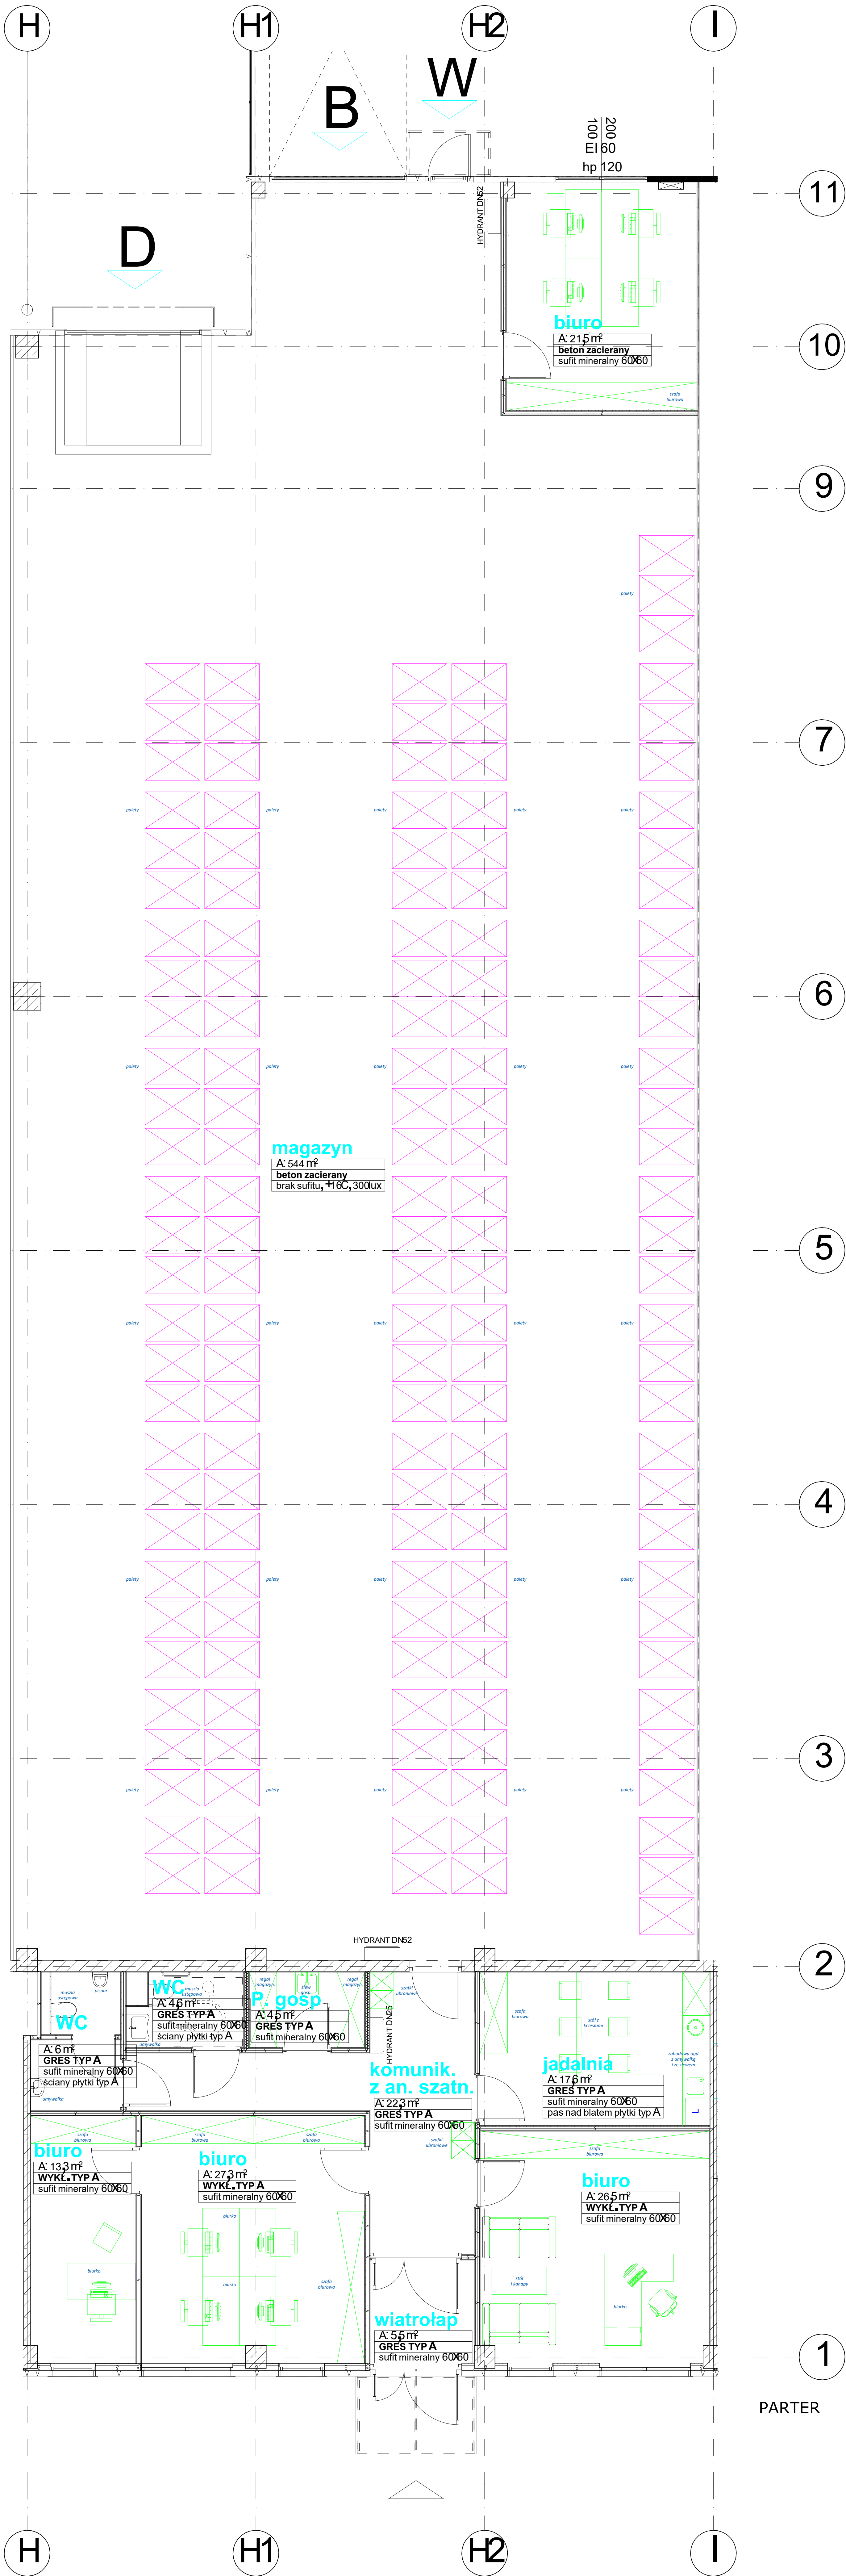

1. Ściany i sufity powinny być żłudowane z materiału gładkiego, niepalącego, nieuszkodzonego i łatwo zmywalnego.
2. Powłoki gładkie, odcieple, łatwo zmywalne z materiałów niepalących i nieuszkodzonych wg oddzielnego opracowania i załącznika.
3. Okna powinny być łatwo dostępne i otwierane do wnętrza pomieszczenia, wykonane z materiałów odpornych na wilgoć.
4. Wszystkie urządzenia należy montować i użytkować zgodnie z DTR dostarczoną przez producenta urządzeń.
5. Podane wymiary mebli i urządzeń są przybliżone.

Opracowanie	PROJEKT TECHNICZNY	Branża	TECHNOLOGIA
Nazwa projektu			
Nazwa rysunku:			
TECHNOLOGIA - RZUT KONDYGNACJI "0"			
Nr rys.	Skala	Data	
T1	1:50		
PROJEKTANT:	Podpis		